


工程编号: FLXXSJ-PA084-100

重庆市涪陵区博物馆800kVA专变增容工程 (涪陵区博物馆展厅能源提质项目)


土建施工图

重庆市涪陵区峡星电力勘察设计有限公司

勘察设计证书编号: A250002239 B250002239

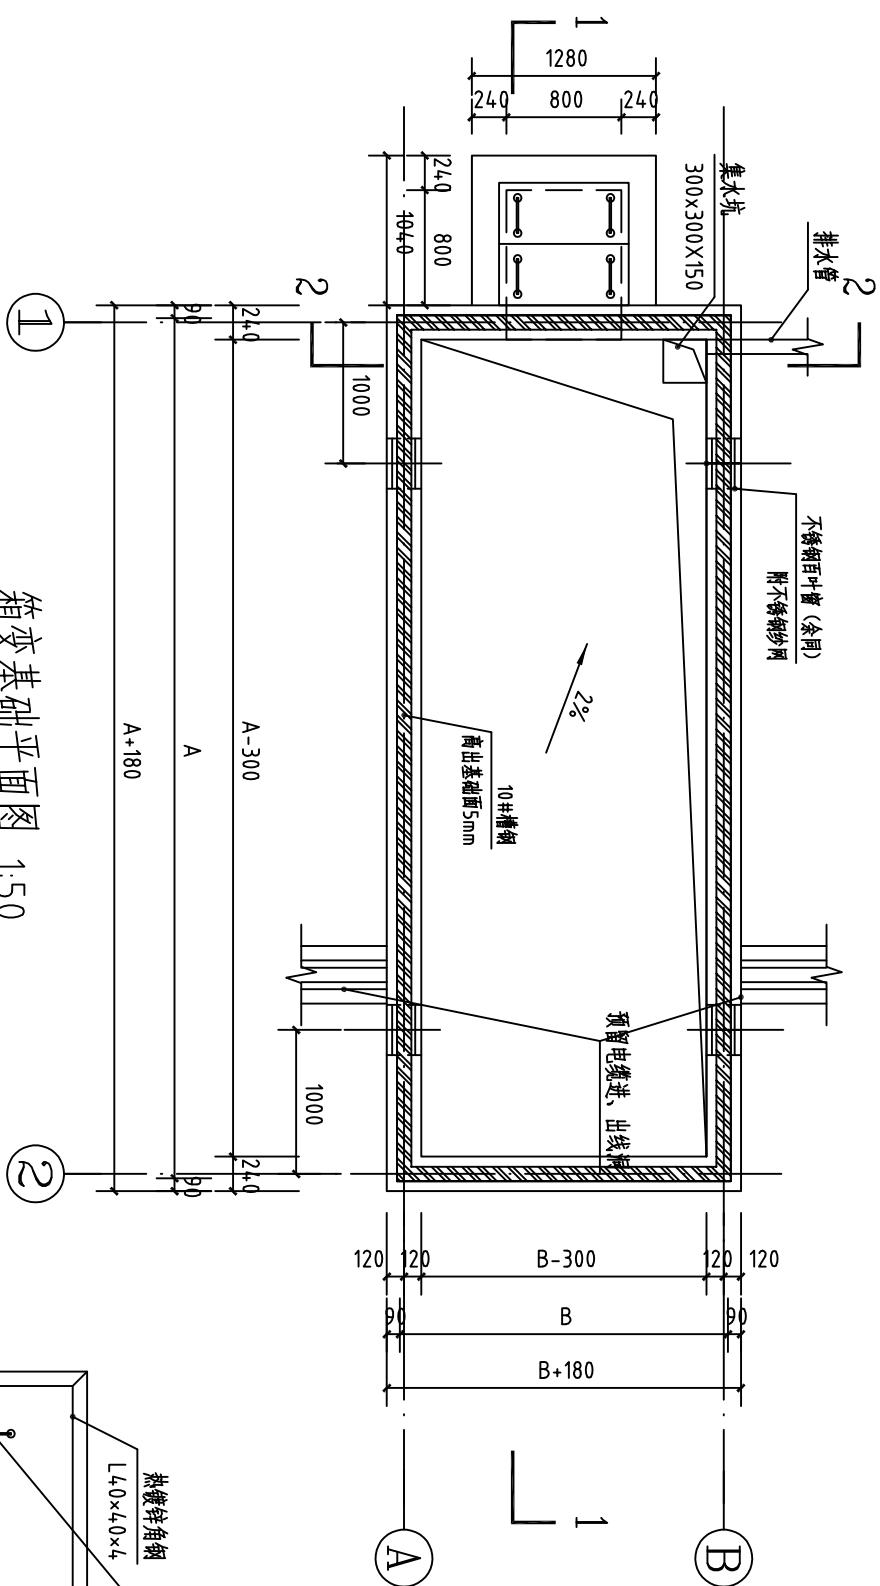


箱变基础平面图 1:50

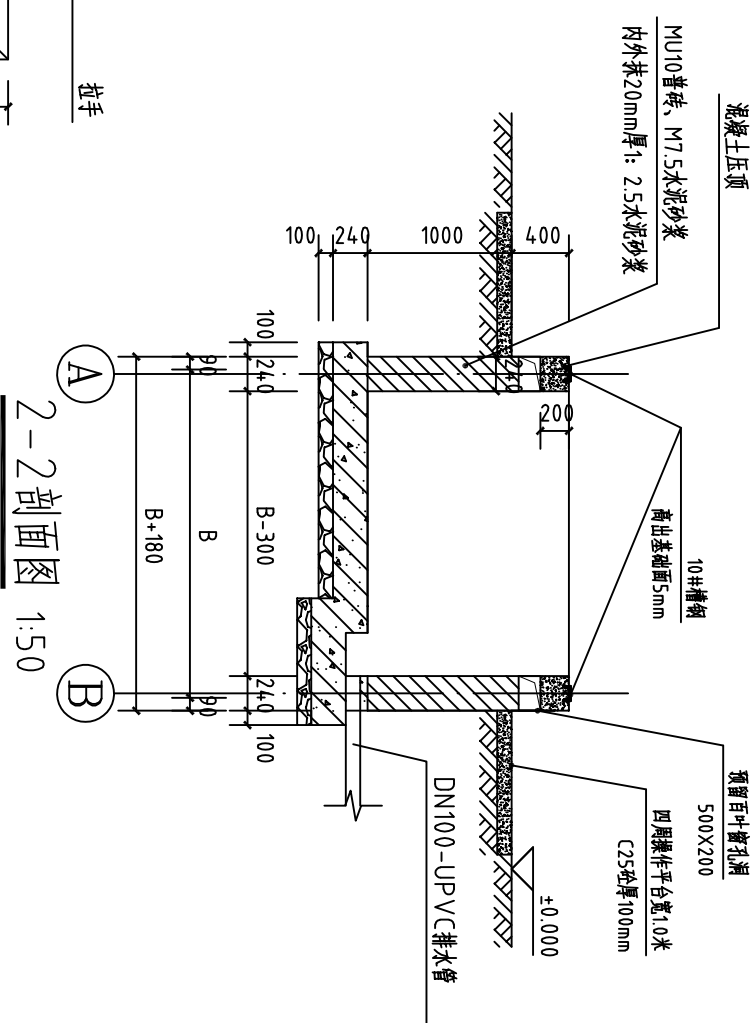


2-2剖面图 1:50

编号	名称	尺寸(MM)	备注
A	箱变柜体长度	厂家提供	暂按2300mm计
B	箱变柜体宽度	厂家提供	暂按4500mm计


箱变基础尺寸

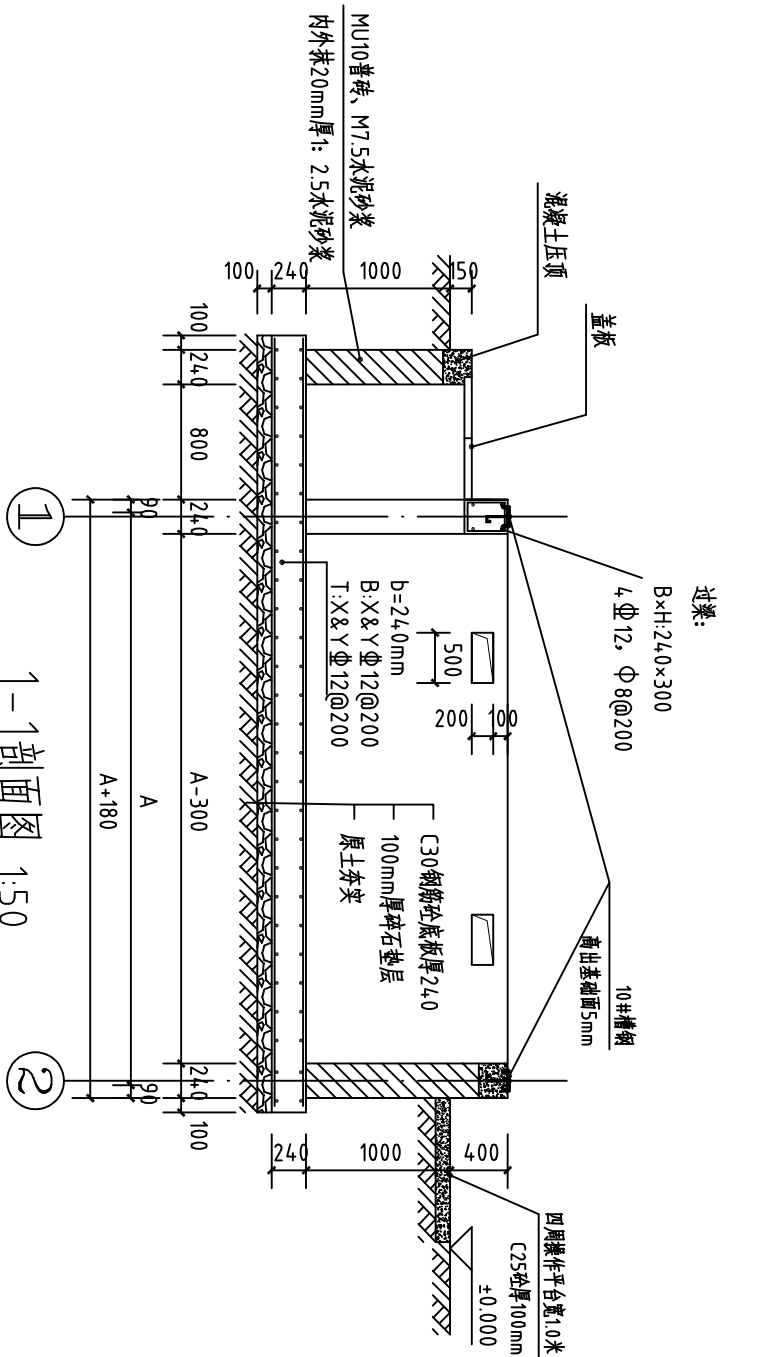


1-1剖面图 1:50

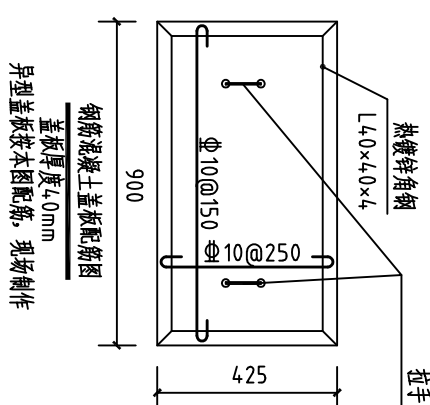


钢筋混凝土盖板配筋图
盖板厚度40mm
异型盖板按本图配筋，现场制作

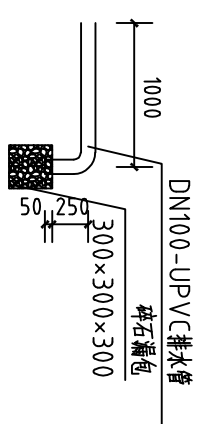


碎石包散排大样 1:50

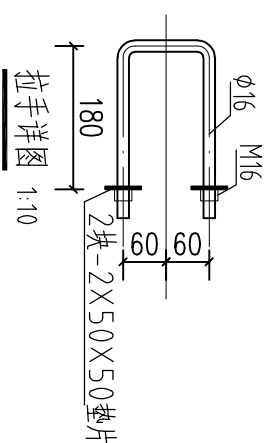

拉手详图 1:10

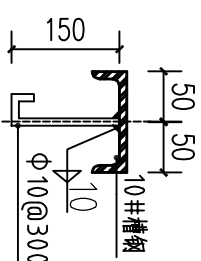

10 槽钢埋件大样图

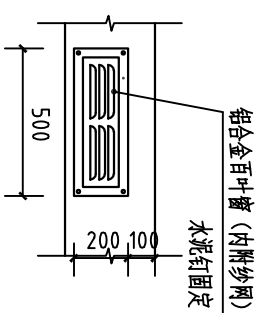


1:50
图 10-1-1 百叶窗安装图

说明:





- 1、本工程标高以m为单位,其余尺寸均以mm为单位。
- 2、基础底板、侧墙、盖板、压顶、过梁混凝土强度C30,侧墙抹20mm厚1:2.5水泥砂浆,下铺100mm厚碎石垫层,基础对地基承载力不小于150kPa。
- 3、箱变与基础槽钢采用电焊连接,箱变基础槽钢与主接地板连接,实测接地电阻小于 4Ω 。主接地板布置形式根据现场实际情况确定,但板间间距须大于5米。
- 4、基础内排水采用110-PVC管引至就近雨水井内,无法引引时用碎石包敷排。
- 5、进入孔盖板预留尺寸为55×55,并埋设 $\angle 50\times 5$ 阴角角钢。

重庆市涪陵区峡星电力勘察设计有限公司		重庆市涪陵区博物馆800kVA专变增容工程 (涪陵区博物馆展厅能源提质项目)		施工设计 阶段
批准	何家	设计	箱变基础施工图	图号
审核		制图		
校核	孙张明	比例		

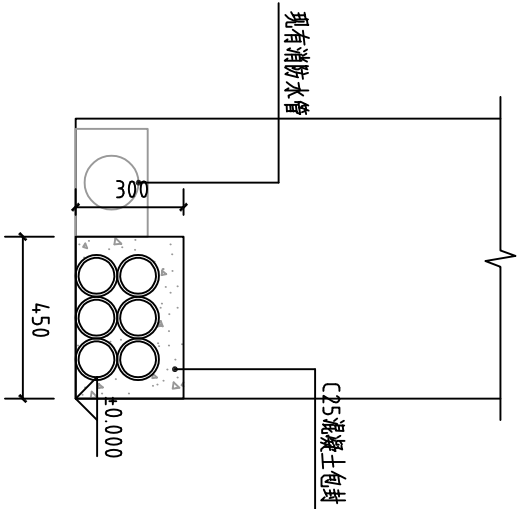

6孔电缆排管 1:20

重庆市涪陵区峡星电力勘察设计有限公司			重庆市涪陵区博物馆800kVA专变扩容工程 (涪陵区博物馆展厅能源提质项目)		施工图 设计阶段
批准	何家	设计	周文豪	排管断面图	
审核	孙兆海	制图			
校核		比例			
图号		FLXXSJ-PA084-100-T-04			

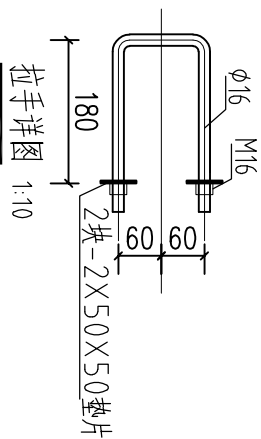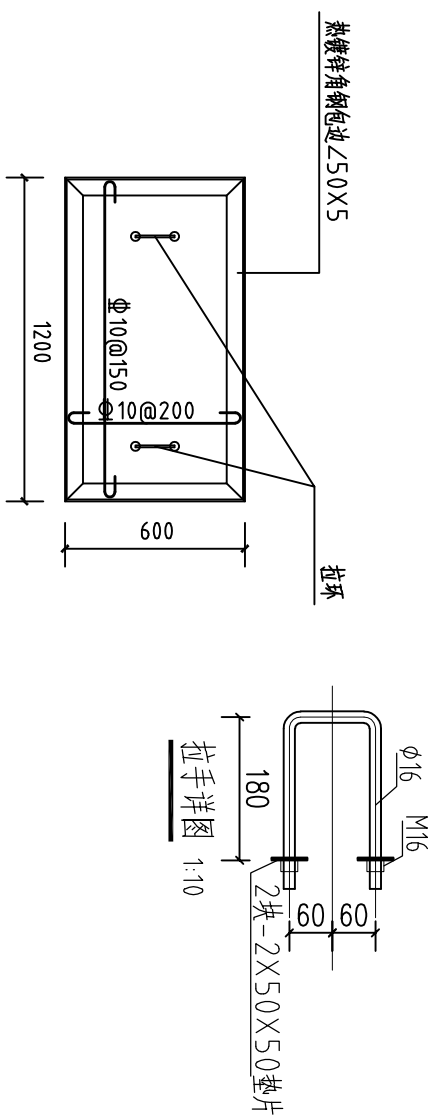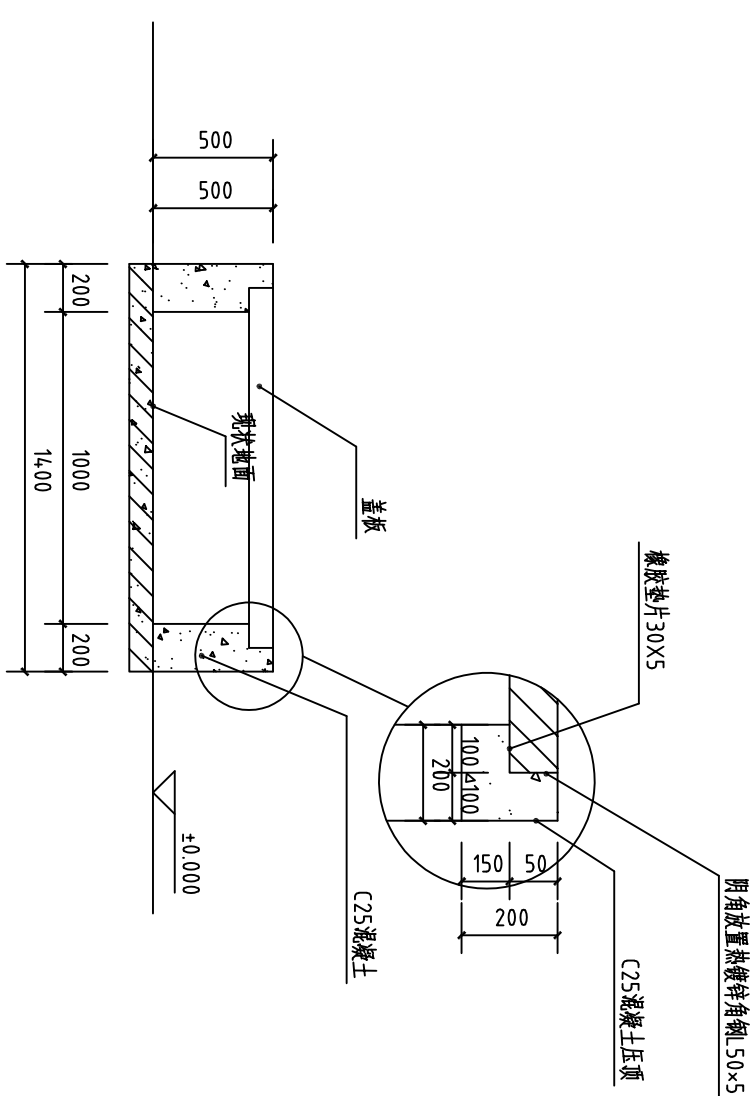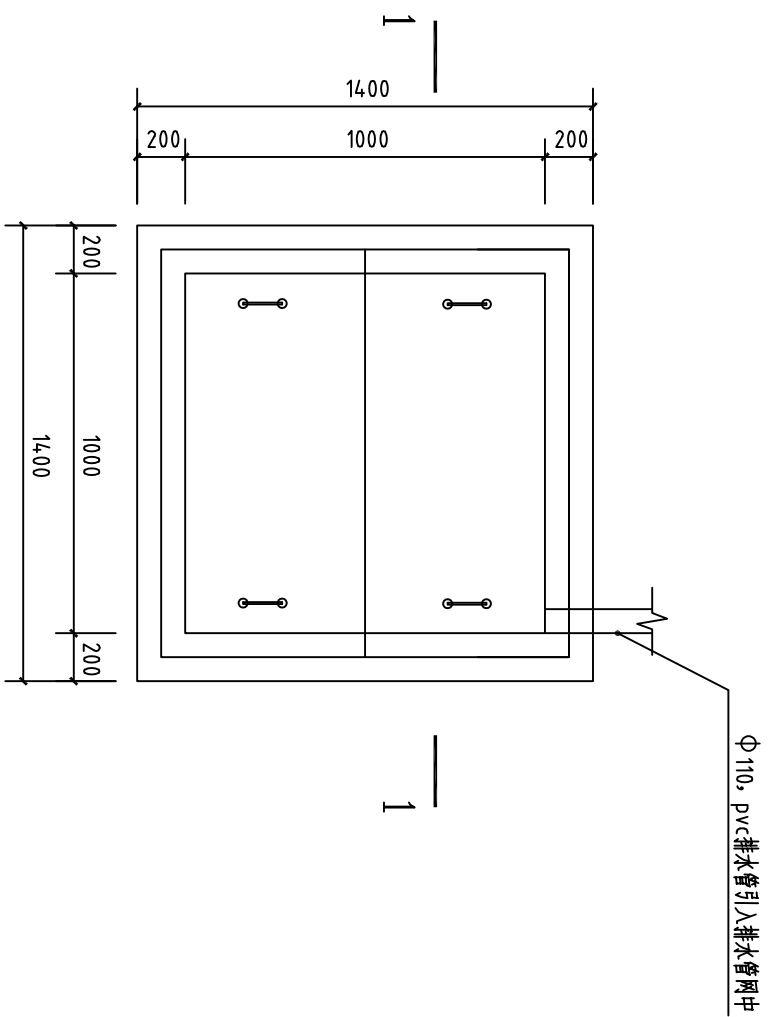

重庆市涪陵区峡星电力勘察设计有限公司		重庆市涪陵区博物馆800kVA专变扩容工程 (涪陵区博物馆展厅能源提质项目)		施工 设计 阶段
批准	何峰	设计	电缆井施工图	
审核		制图		
校核	孙兆国	比例		
图号			FLXXSJ-PA084-100-T-05	



土建工程量统计表			
名称	单位	数量	备注
箱变基础	座	1	
电缆沟	米	6	
排管	米	20	
电缆井	座	1	
市政占地	M2	15	以实际占地为准

人力运距15m，汽车运距15km，土石比5/5，人工开挖

重庆市涪陵区峡星电力勘察设计有限公司			重庆市涪陵区博物馆800kVA专变扩容工程 (涪陵区博物馆展厅能源提质项目)		施工图 阶段
批准	何家	设计	周文新	路经图	
审核	邵张衡	制图			
校核		比例			
				图号	FLXXSJ-PA084-100-T-01